
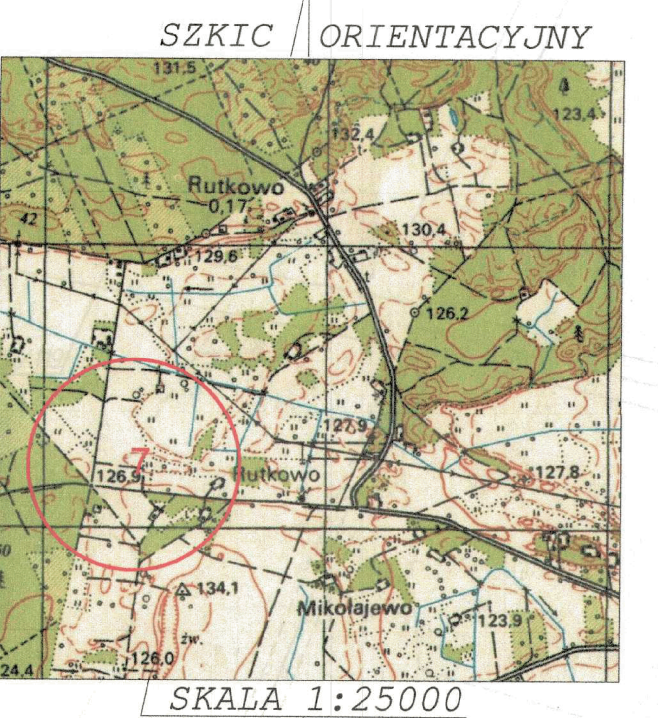


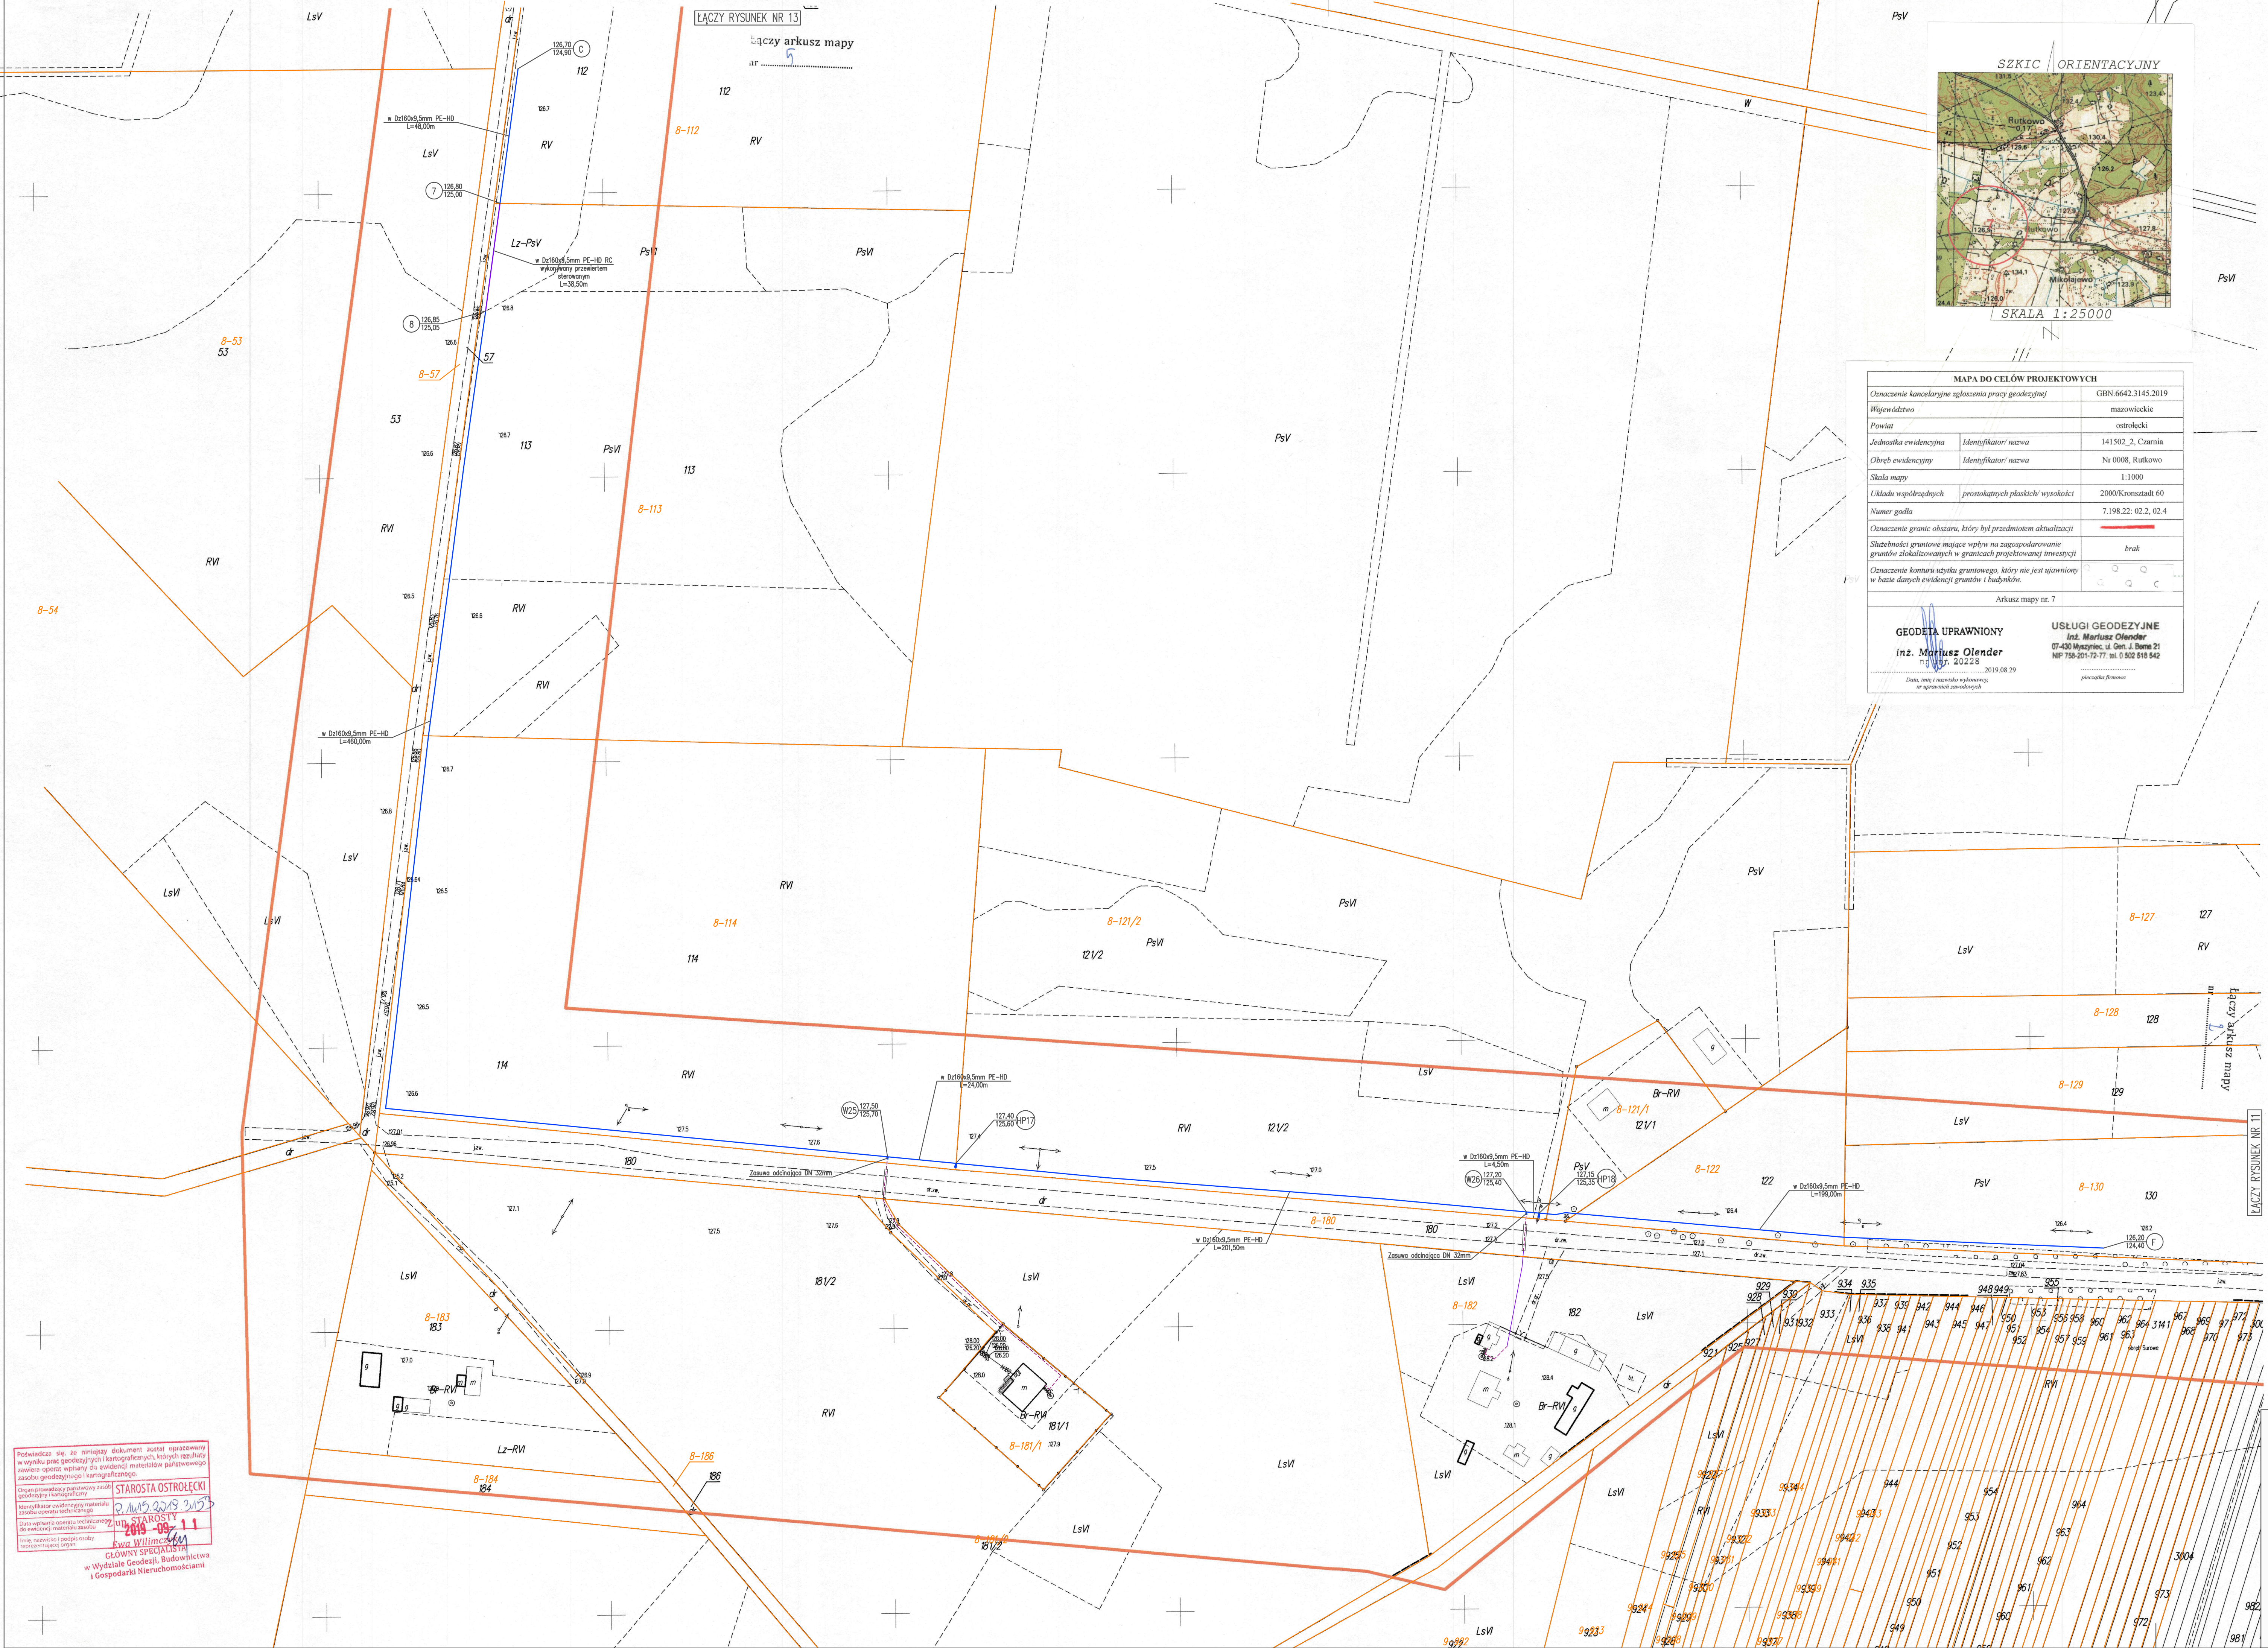

MAPA DO CELÓW PROJEKTOWYCH	
Oznaczenie kancelaryjne zgłoszenia pracy geodezyjnej	GBN 6642.3145.2019
Wjewództwo	mazowieckie
Powiat	ostrołęcki
Jednostka ewidencyjna	Identyfikator nazwa 141502_2, Czarnia
Obwód ewidencyjny	Identyfikator nazwa Nr 0008, Rutkowo
Skala mapy	1:1000
Układu współrzędnych	prostokątnych płaskich/wysokości 2000/Kronsztadt 60
Numer godła	7.198.22: 02.2, 02.4
Oznaczenie granic obszaru, który był przedmiotem aktualizacji	
Składowości graniczne mające wpływ na zagospodarowanie gruntów zlokalizowanych w granicach projektowanej inwestycji	brak
Oznaczenie konturu styku granicznego, który nie jest ujawniony w bazie danych ewidencyjnych gruntów i budynków	
Arkusz mapy nr. 7	
GEODETA UPRAWNIONY Inż. Mariusz Olander m. 20223 2019.08.29 USŁUGI GEODEZYJNE Inż. Mariusz Olander 07-430 Myszyniec, ul. Gen. J. Dąbki 21 NIP: 758-201-72-77, tel. 0 502 816 842 2019.08.29	

PLAN SYTUACYJNO-WYSOKOŚCIOWY
skala 1:1000

Oświadczam, że treść mapy na której wykonano niniejszy projekt zagospodarowania terenu jest identyczna z treścią mapy do celów projektowych, wydanej przez:

STAROSTĘ OSTROŁĘCKIEGO

Identyfikator ewidencyjny materiału: P.1415.2019.3153

Data wpisania do ewidencji: 11.09.2019r.

ZA ZGODNOŚĆ Z ORYGINAŁEM MAPY DO CELÓW PROJEKTOWYCH

podpis projektanta:

- LEGENDA:
- projektowana sieć wodociągowa
 - odcinki sieci wodociągowej wykonywane metodą bezwykopową - przewiertem sterowanym
 - projektowane przyłącze wodociągowe - wg odrębnego opracowania
 - projektowana rurociągowo
 - projektowana zasuwa
 - projektowany hydrant p.p.o.
 - projektowany węzeł wodociągowy
 - punkt charakterystyczny

Podpisuje się, że niniejszy dokument został opracowany w wyniku prac geodezyjnych i kartograficznych, których rezultaty zawiesiła opiera na ewidencji materiałów państwowego zasobu geodezyjnego i kartograficznego.

STAROSTA OSTROŁĘCKI

2019-09-11

Główny Specjalista w Wydziale Geodezji, Budownictwa i Gospodarki Nieruchomościami

INWESTOR: GMINA CZARNIA Czarnia 41, 07-431 Czarnia		FISANIT Jacek Zebrowski INŻYNIERIA ŚRODOWISKA e-mail: fisanit@interia.pl	
TEMAT: BUDOWA SIECI WODOCIĄGOWEJ W MIEJSCOWOŚCI RUTKOWO, CZARNIA W GM. CZARNIA		MAZ/0177/PWOS/05	
NAZWA RYS: PLAN SYTUACYJNO-WYSOKOŚCIOWY		MAZ/0195/PWOS/06	
PROJEKTANT: mgr inż. Jacek Zebrowski		PRACOWNIK: MAZ/0177/PWOS/05	
SPRAWDZAJĄCY: mgr inż. Grzegorz Górczyński		PODPIS: MAZ/0195/PWOS/06	
ZAKRES: PROJEKT BUDOWANY		SKALA: 1:1000	
BRANŻA: SANITARNIA		DATA: czerwiec 2020	
		RYS NR.: 12	