
 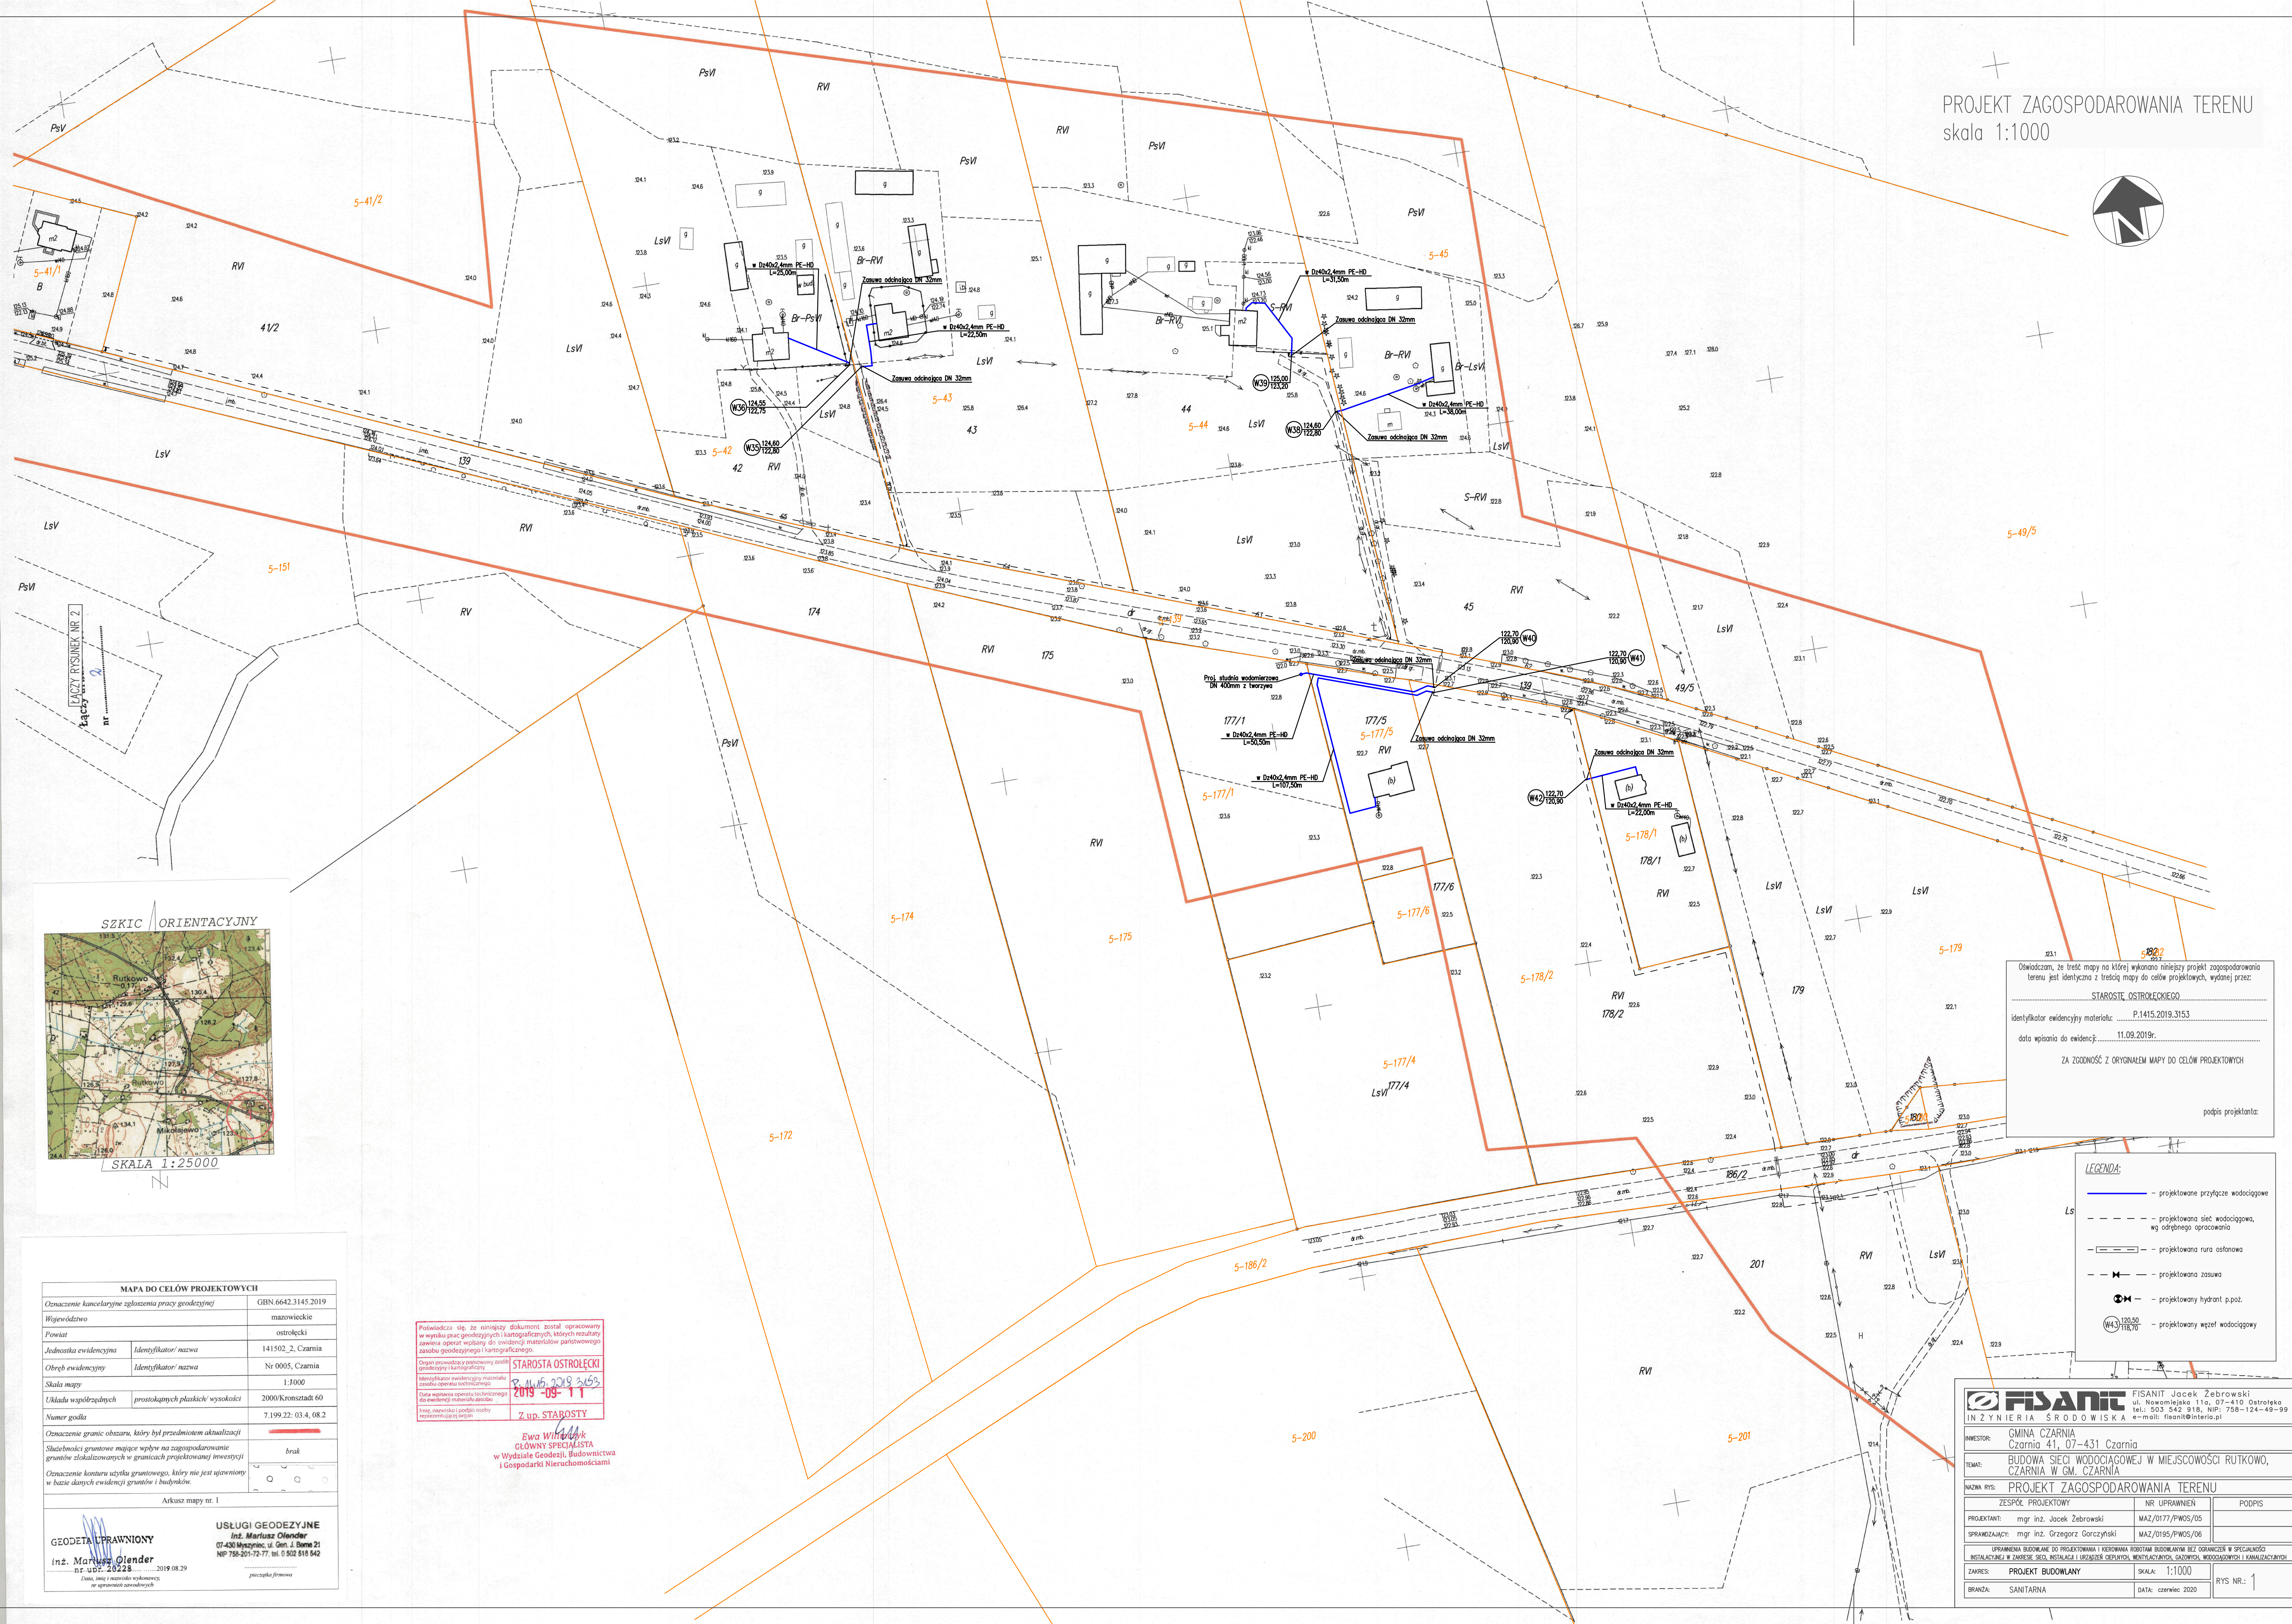
 




MAPA DO CELÓW PROJEKTOWYCH		GBN 6642.3145.2019
Oznaczenie kancelaryjne zgłoszenia pracy geodezyjnej		mazowieckie
Województwo		ostrolecki
Powiat		241502, Czarnia
Jednostka ewidencyjna	Identyfikator nazwa	Nr 0005, Czarnia
Obręb ewidencyjny	Identyfikator nazwa	1:1000
Skala mapy		2000/Krmsztadt 60
Układu współrzędnych	prostokątnych płaskich/ wysokości	7.199.22.03.4, 08.2
Numer godła		
Oznaczenie granic obszaru, który był przedmiotem aktualizacji		
Statestniczo gruntowne mające wpływ na zagospodarowanie gruntów zlokalizowanych w granicach projektowanej inwestycji		brak
Oznaczenie kontaru użytku gruntownego, który jest spójny w bazie danych ewidencji gruntów i budynków:		
Arkuszy mapy nr 1		
 GEODETA UPRAWNIENY inż. Mariusz Glender 14.10.2022 8 2019.08.29		USŁUGI GEODEZYJNE inż. Mariusz Glender 07-430-4545, ul. Gen. J. Bema 21 NP-758-201-72-77, nr 502 818 542 geodesja@pomoc.pl

Poświadczam, że, niniejszy dokument został opracowany
w wyniku prac geodezyjnych i kartograficznych, których rezultatem
zawiera operat wpisany do ewidencji materiałów państwowych zasobów
geodezyjnych i kartograficznych.

Organ prowadzący państwowy zasób geodezyjny i kartograficzny: **STAROSTA OSTROŁĘCKI**

Identyfikator ewidencyjny materiału zasobu operatu technicznego: **P. 14.15. 2018 3153**

Data wpisania operatu technicznego do ewidencji materiałów państwowych: **2019-09-11**

Imię, nazwisko i podpis osoby reprezentującej organ: **Z up. STAROSTY**

Ewa Wilmażyk
GŁÓWNY SPECJALISTA
w Wydziale Geodezji, Budownictwa
i Gospodarki Nieruchomościami

LEGENDA

-  – projektowane przyłącze wodociągowe
-  – projektowana sieć wodociągowa, wg odrębnego opracowania
-  – projektowana rura osłonowa
-  – projektowana zasuwa
-  – projektowany hydrant p.poż.
-  – projektowany węzeł wodociągowy

 FISANT INŻYNIERIA ŚRODOWISKA		FISANT Jacek Zebrowski ul. Nowomlejska 116, 07-410 Ostrołęka tel.: 803 542 918, NIP: 758-124-49-00 e-mail: fisant@interia.pl	
INWESTOR:	GMINA CZARNIA Czarnia 41, 07-431 Czarnia		
TEMAT:	BUDOWA ŚM. WODOCIĄGOWEJ W MIEJSCOWOŚCI RUTKOWO, CZARNIA W GM. CZARNIA		
NAZWA RYS:	PROJEKT ZAGOSPODAROWANIA TERENU		
ZESPÓŁ PROJEKTOWY		NR UPRAWNIEN	PODPIS
PROJEKTANT:	mgr inż. Jacek Zebrowski	MAZ/0117/PWOS/05	
SPRZĄDZAJĄCY:	mgr inż. Grzegorz Gerczyński	MAZ/0195/PWOS/06	
UPRAWNIENIA BUDOWLANE ZOSTAŁY WYKONANE W OPARCIU O SPECJALIZACJĘ INŻYNIERSTWA W ZAKRESIE: ŚM. INSTALACJI I URZĄDZEŃ, KRYWIZY, WENTYLACJI, GAZOWNIC, WODOCIĄGÓW I KANALIZACJI.			
ZAKRES:	PROJEKT BUDOWANY	SKALA: 1:1000	RYŚ NR. 1
BRANŻA:	SANITARNA	DATA: czerwiec 2020	